

MAPA DO CELÓW PROJEKTOWYCH

skala 1:500

sporządzona przez:

BIURO USŁUG GEODEZYJNYCH Agnieszka Barwińska
Janów 30, 49-330 Łosiów
tel: 601 341 148, email: ab-bug@o2.pl

Województwo	opolskie
Gmina	160102_2 Skarbimierz
Obwód	0102 Lipki
Dzielnica	231/8
Mapa zasadnicza	6.144.15.13.4.4
Ks.rob	22944/45/2018
Id.zgi.	G.6640.1.970.2018
Układ współrzędnych	2000
Poziom odniesienia	Kronstadt
Arkusz	1

Mapę opracowano dnia 28.06.2018r.
Mapa zawiera granice prawne.
Mapę sporządzono bez ustalania obciążeń służebnościami
gruntowymi.

UWAGA

Nie wyklucza się istnienia w terenie innych nie wykazanych na niniejszej mapie urządzeń podziemnych, które nie zostały zidentyfikowane, o których brak jest informacji w instytucjach branżowych lub nie dających się wykryć aparaturą wykrywającą.


Niniejsza mapa została opracowana w wyniku prac geodezyjnych i kartograficznych, których rezultaty zawiera operat techniczny wpisany do ewidencji materiałów państwowego zasobu geodezyjnego i kartograficznego pod nr P.1601.2018.860.

GEODETA UPRAWNIONY
Agnieszka Barwińska
nr upr. 22944



6456500.00
5642200.00

6456500.00
5642150.00

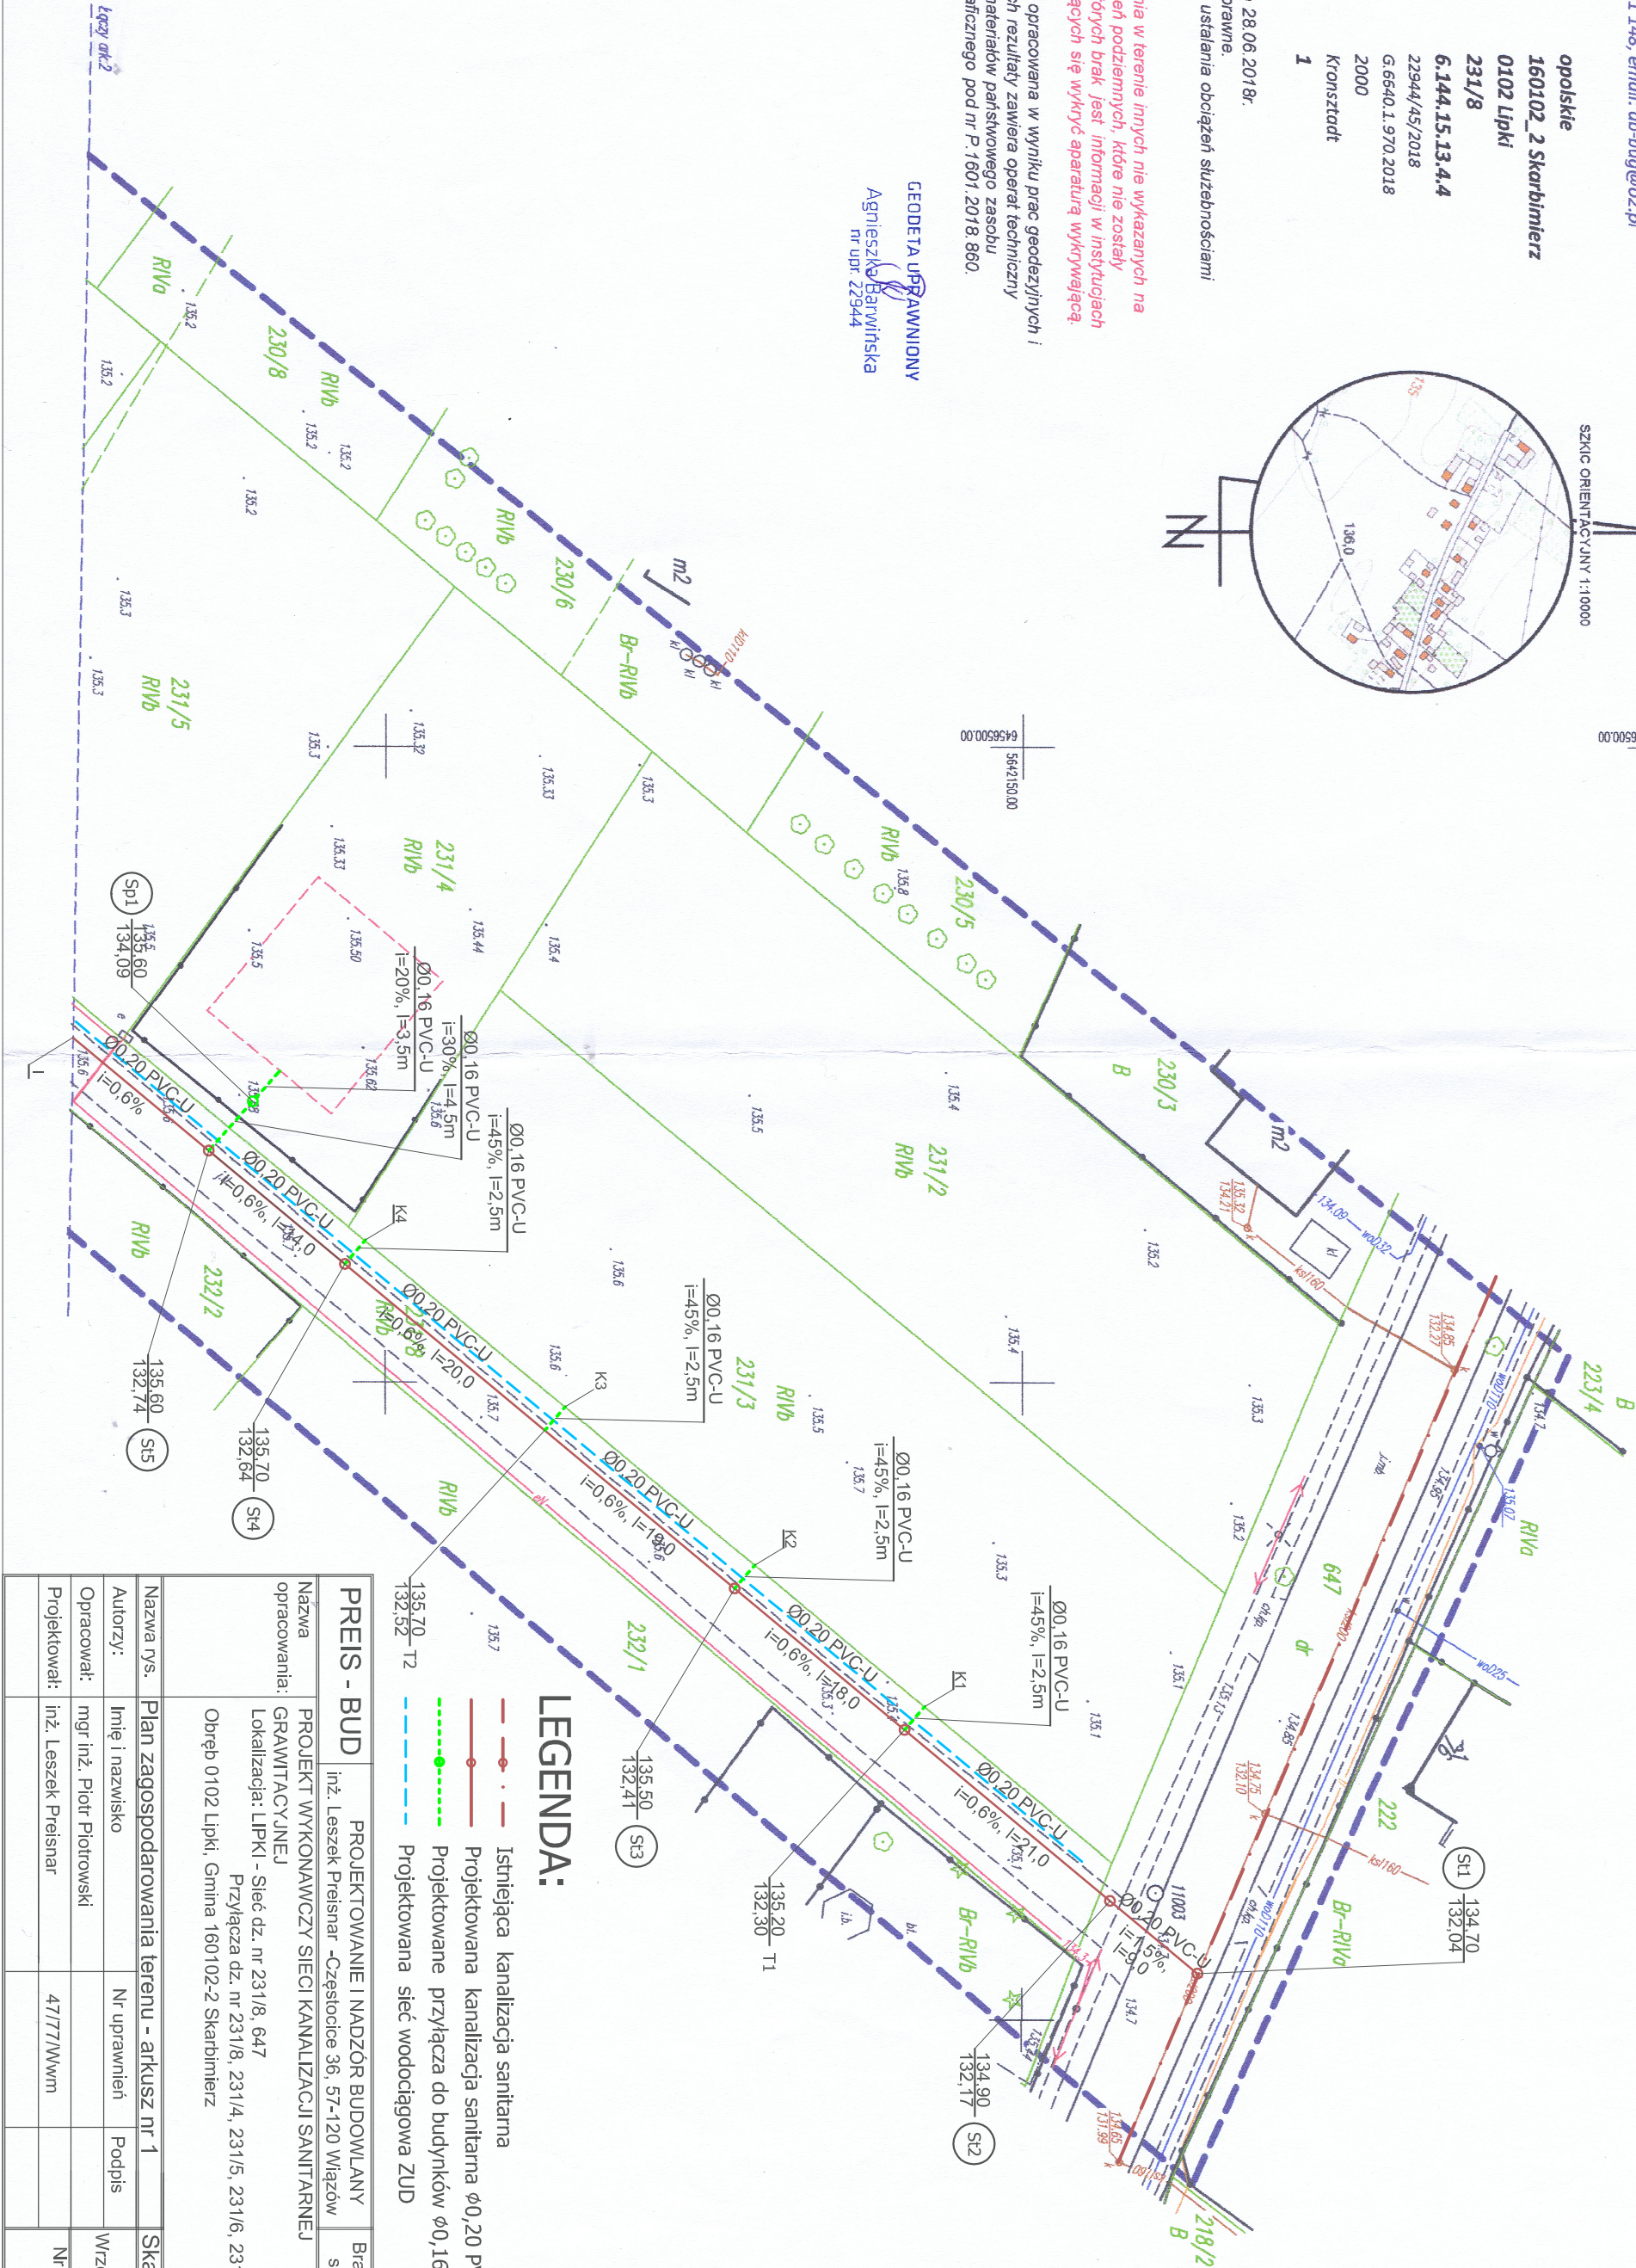

LEGENDA:

- Istniejąca kanalizacja sanitarna
- Projektowana kanalizacja sanitarna Ø0,20 PVC-U
- Projektowane przyłącza do budynków Ø0,16 PVC-U
- Projektowana sieć wodociągowa ZUD

PREIS - BUD		PROJEKTOWANIE I NADZÓR BUDOWLANY		Branża:
Nazwa opracowania:	PROJEKT WYKONAWCZY SIECI KANALIZACJI SANITARNEJ	inż. Leszek Preisnar -Częstochice 36, 57-120 Wążów		sanitarna
Nazwa rys.	Plan zagospodarowania terenu - arkusz nr 1			
Autorzy:	Imię i nazwisko	Nr uprawnień	Podpis	Data:
Opracował:	mgr inż. Piotr Piotrowski			Wrzesień 2018
Projektował:	inż. Leszek Preisnar	47/77/WWm		Nr rysunku:
				1/5