

MAPA DO CELÓW PROJEKTOWYCH

skala 1:500

sporządzona przez:

BIURO USŁUG GEODEZYJNYCH Agnieszka Barwińska

Janów 30, 49-330 Łosów

tel: 601 341 148, email: ob-bug@o2.pl

Województwo

opolskie

Gmina

160102 2 Skarbimierz

Obręb

0102 Lipki

Działka

231/8

Mapa zasadnicza

6.144.15.13.4.4

6.144.15.18.2.1

6.144.15.18.2.2

22944/45/2018

G.6640.1.970.2018

2000

Kronstadt

2

Mapę opracowano dnia 28.06.2018r.

Mapa zawiera granice prawne.

Mapę sporządzono bez ustalania obciążeń służebnościami gruntowymi.



UWAGA

Nie wyklucza się istnienia w terenie innych nie wykazanych na niniejszej mapie urządzeń podziemnych, które nie zostały zinventaryzowane, o których brak jest informacji w istniejących branżowych lub nie dających się wykryć aparaturą wykrywającą.

Niniejsza mapa została opracowana w wyniku prac geodezyjnych i kartograficznych, których rezultaty zawiera operat techniczny wpisany do ewidencji materiałów państwowego zasobu geodezyjnego i kartograficznego pod nr P.1601.2018.860.

GEODETA UPRAWNIONY
Agnieszka Barwińska
nr upraw. 22944

SZKIC ORIENTACYJNY 1:10000

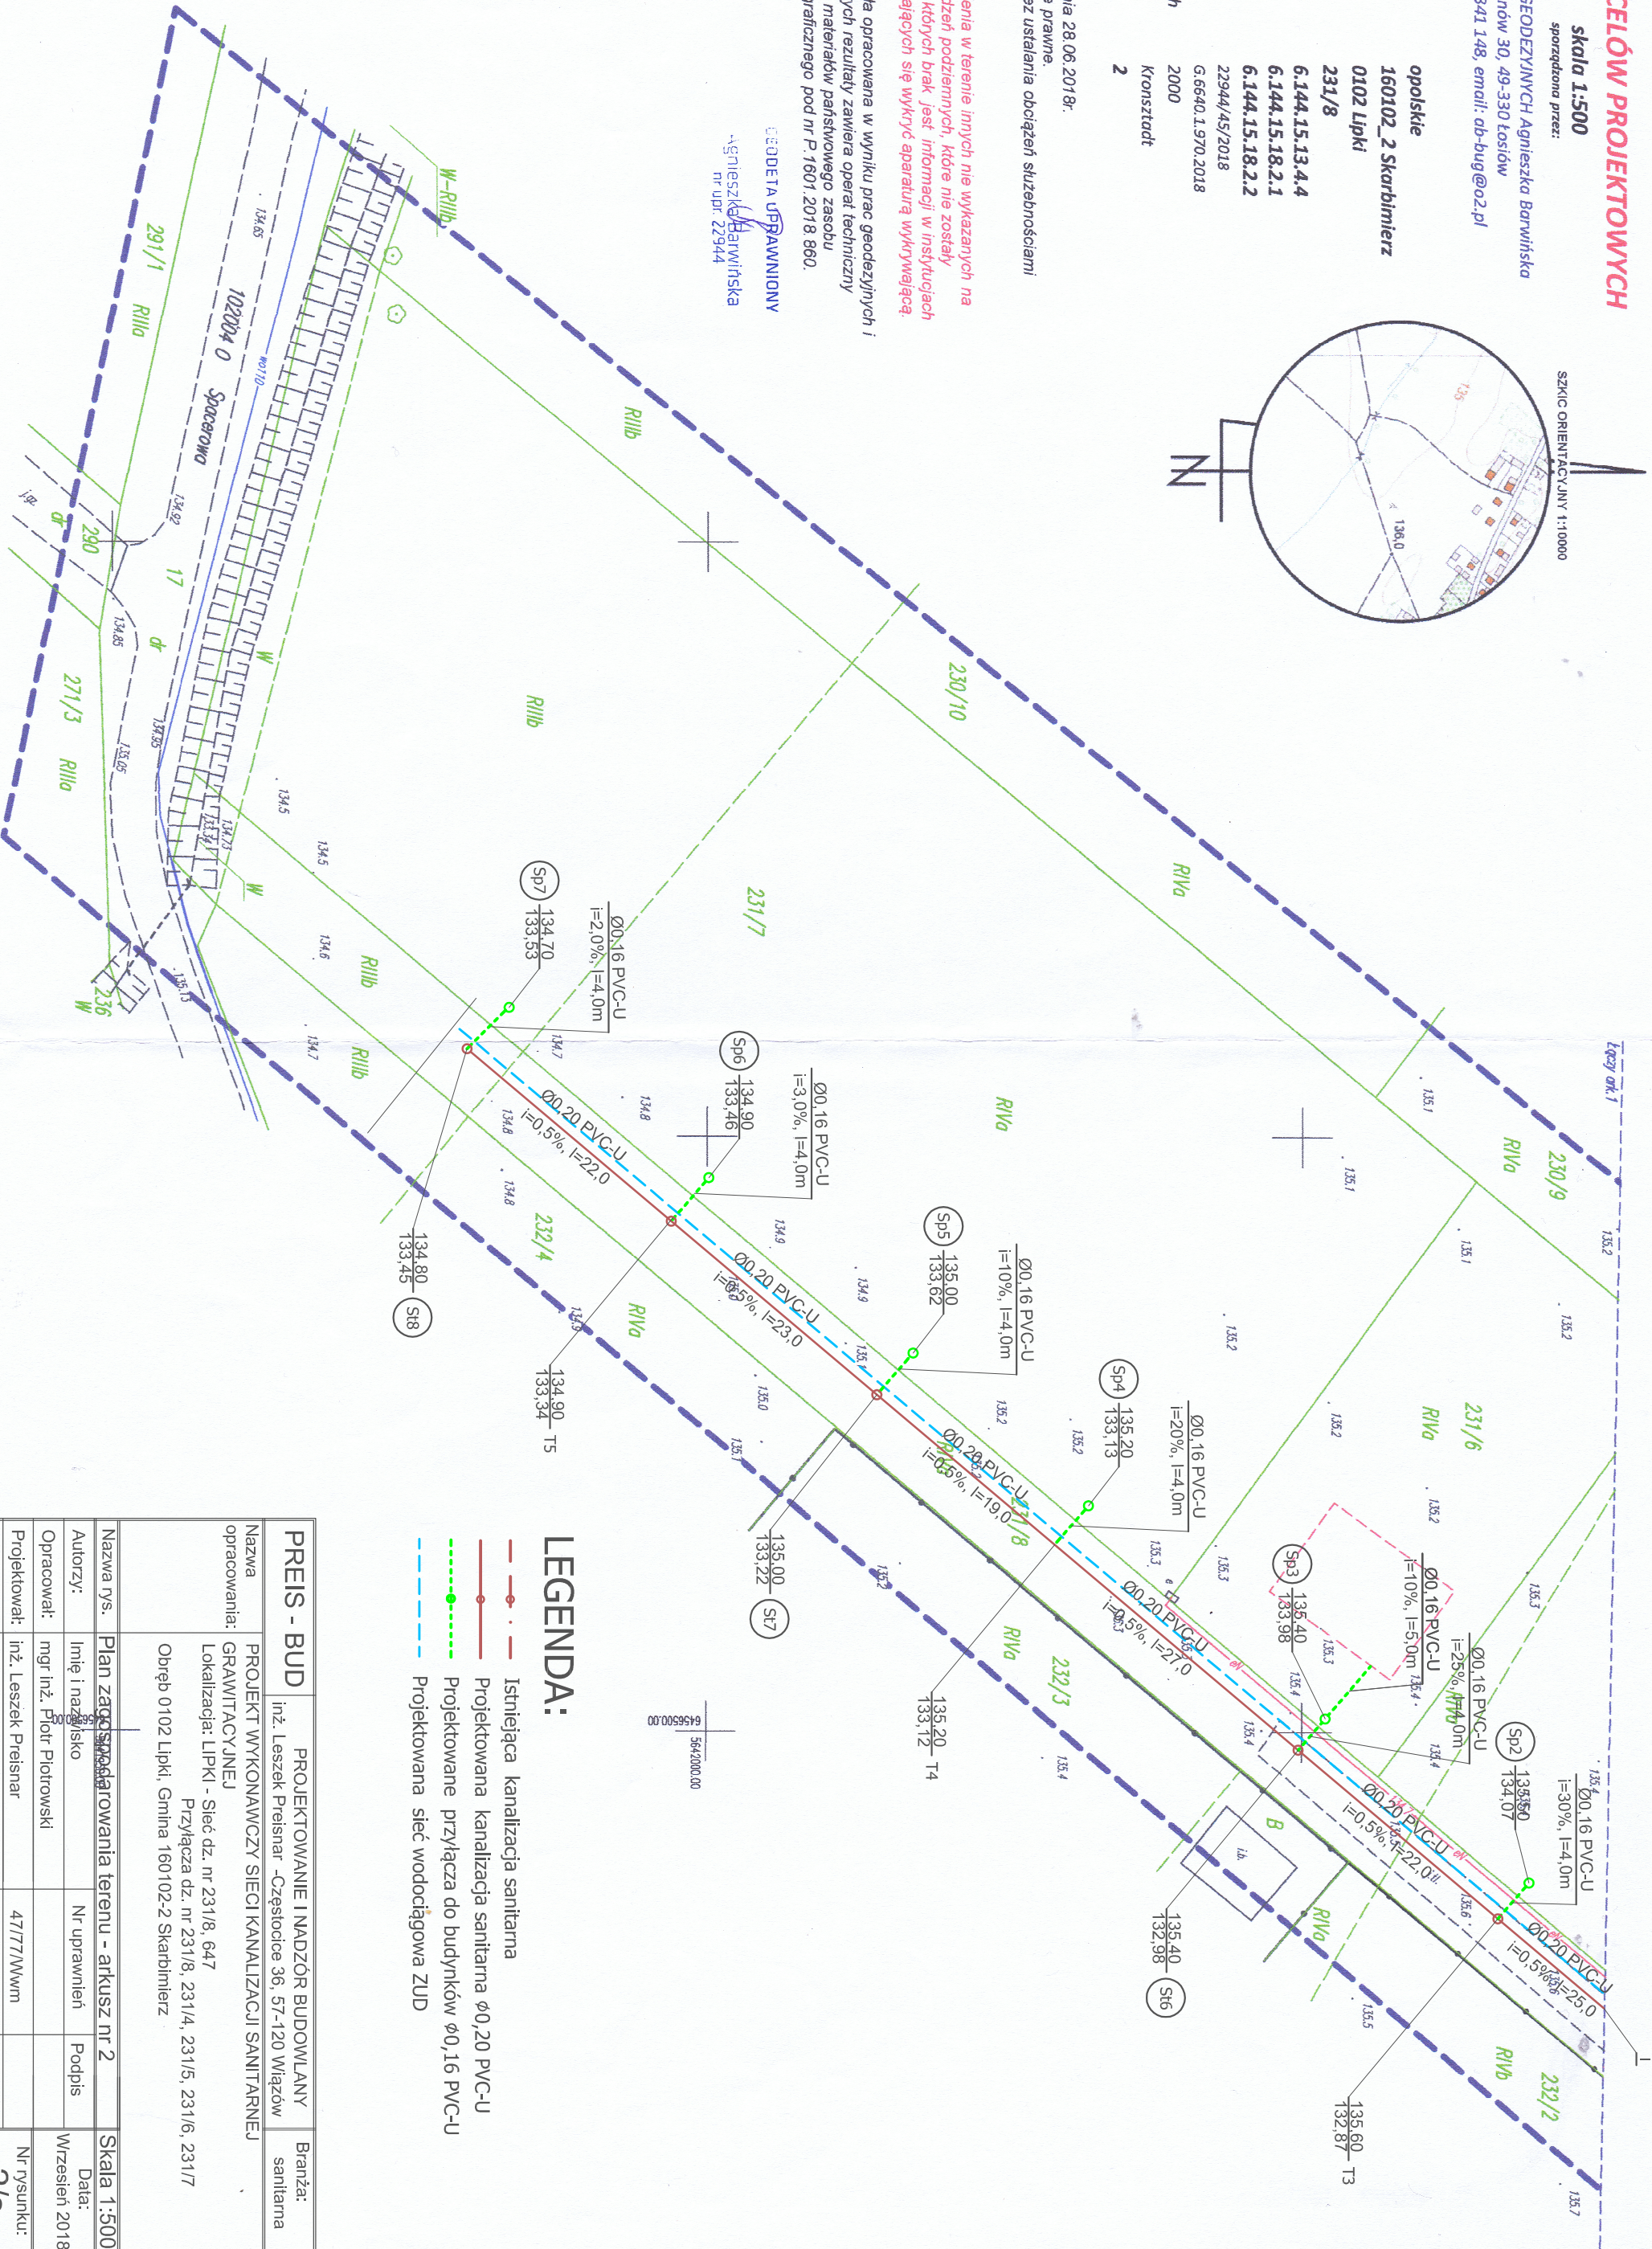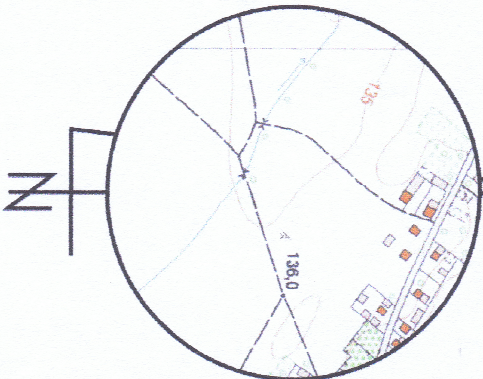

LEGENDA:

- Istniejąca kanalizacja sanitarne
- Projektowana kanalizacja sanitarne Ø0,20 PVC-U
- Projektowane przyłącza do budynków Ø0,16 PVC-U
- Projektowana sieć wodociągowa ZUD

PREIS - BUD		PROJEKTOWANIE I NADZÓR BUDOWLANY		Branża:
Nazwa opracowania:	PROJEKT WYKONAWCZY SIECI KANALIZACJI SANITARNEJ	inż. Leszek Preisnar - Częstocice 36, 57-120 Wiązów		sanitarne
Nazwa opracowania:	GRAMITACYJNEJ			
Lokalizacja:	LIPKI - Sieć dz. nr 231/8, 647			
Przyłącza dz. nr 231/8, 231/4, 231/5, 231/6, 231/7				
Obręb 0102 Lipki, Gmina 160102-2 Skarbimierz				
Nazwa rys.	Plan zagospodarowania terenu - arkusz nr 2			Skala 1:500
Autoryzacja:	Imię i nazwisko	Nr uprawnień	Podpis	Data:
Opracował:	mgr inż. Piotr Piotrowski			Wzrzesień 2018
Projektował:	inż. Leszek Preisnar	47/77/Wwm		Nr rysunku:
				2/5